



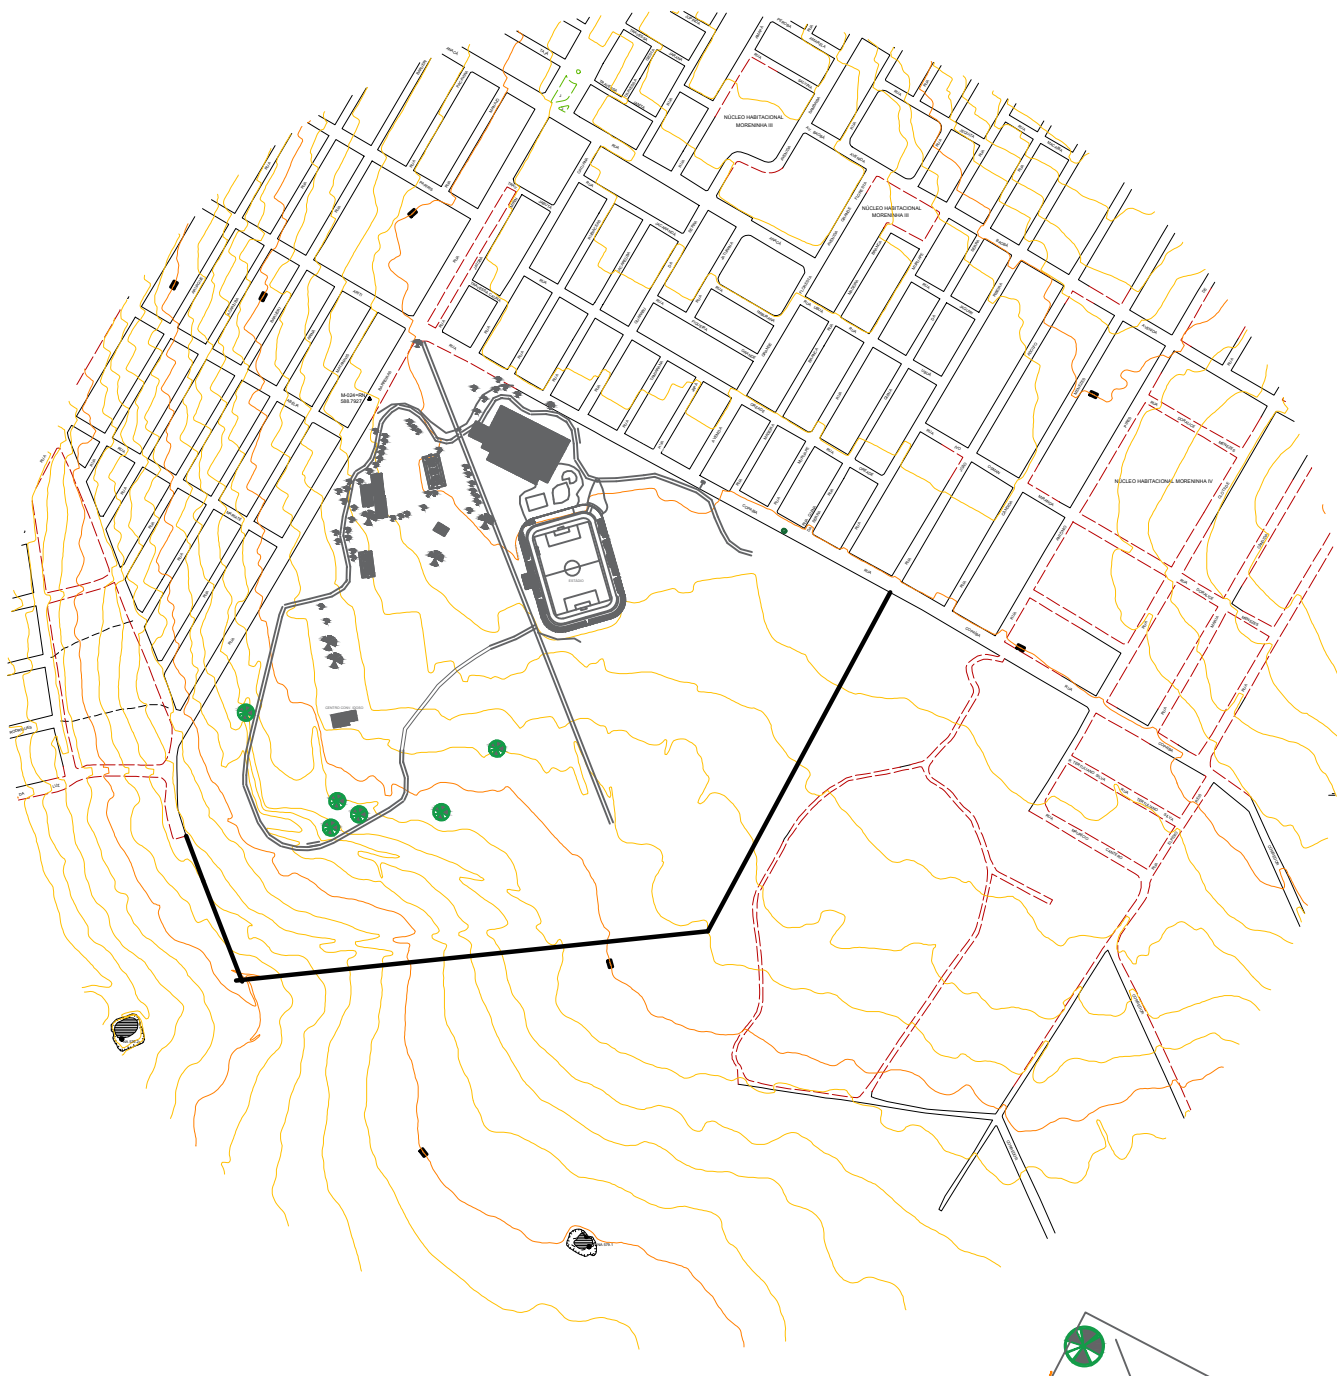


CURVAS DE NÍVEL ORIGINAIS
SEM ESCALA

PB ACESSO À QUADRA
ESC 1/500

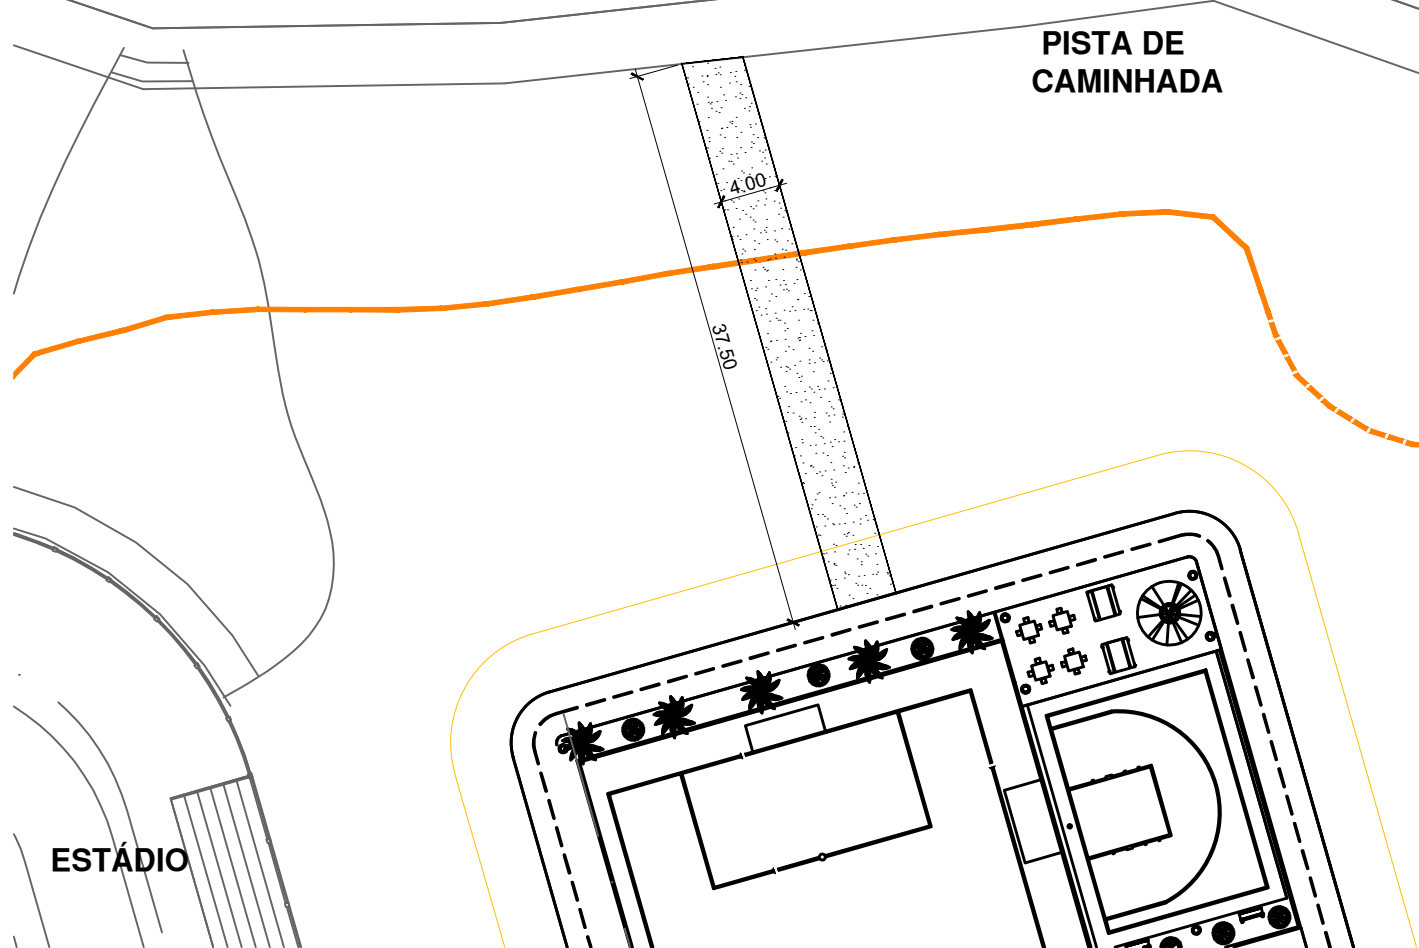

PISTA DE
CAMINHADA


ESTÁDIO

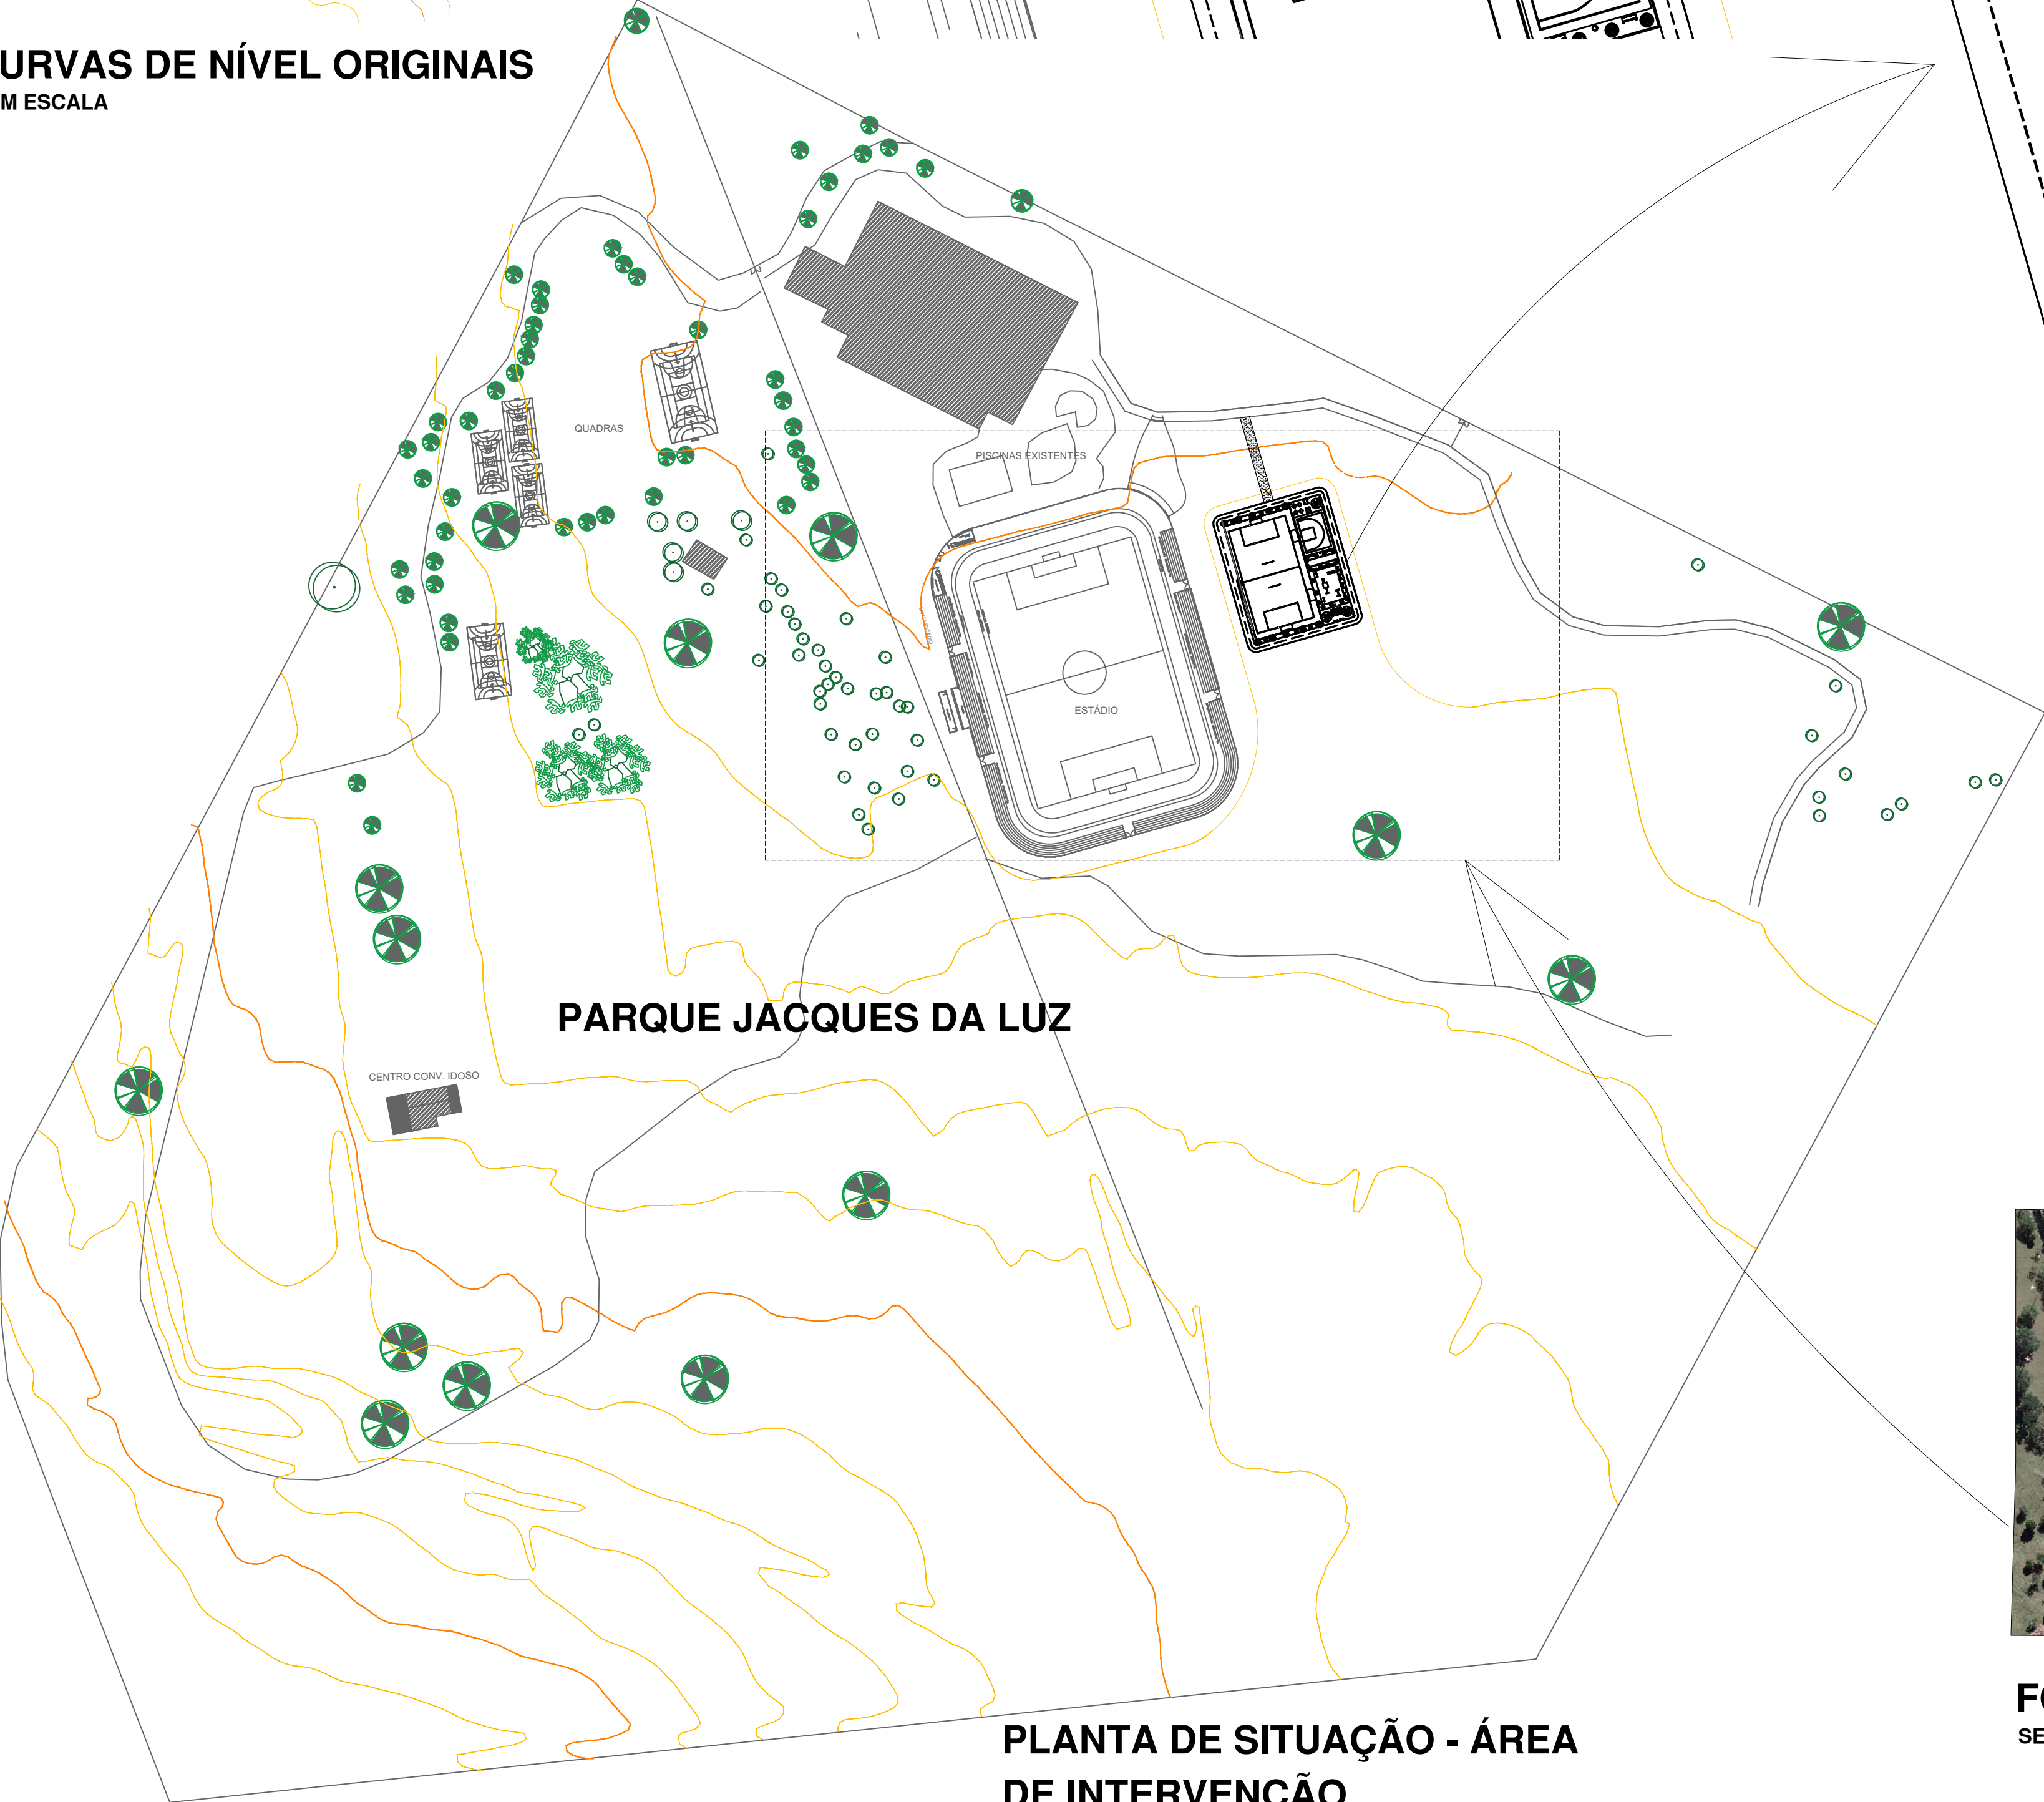

PARQUE JACQUES DA LUZ

PLANTA DE SITUAÇÃO - ÁREA
DE INTERVENÇÃO

ESCALA 1:2000

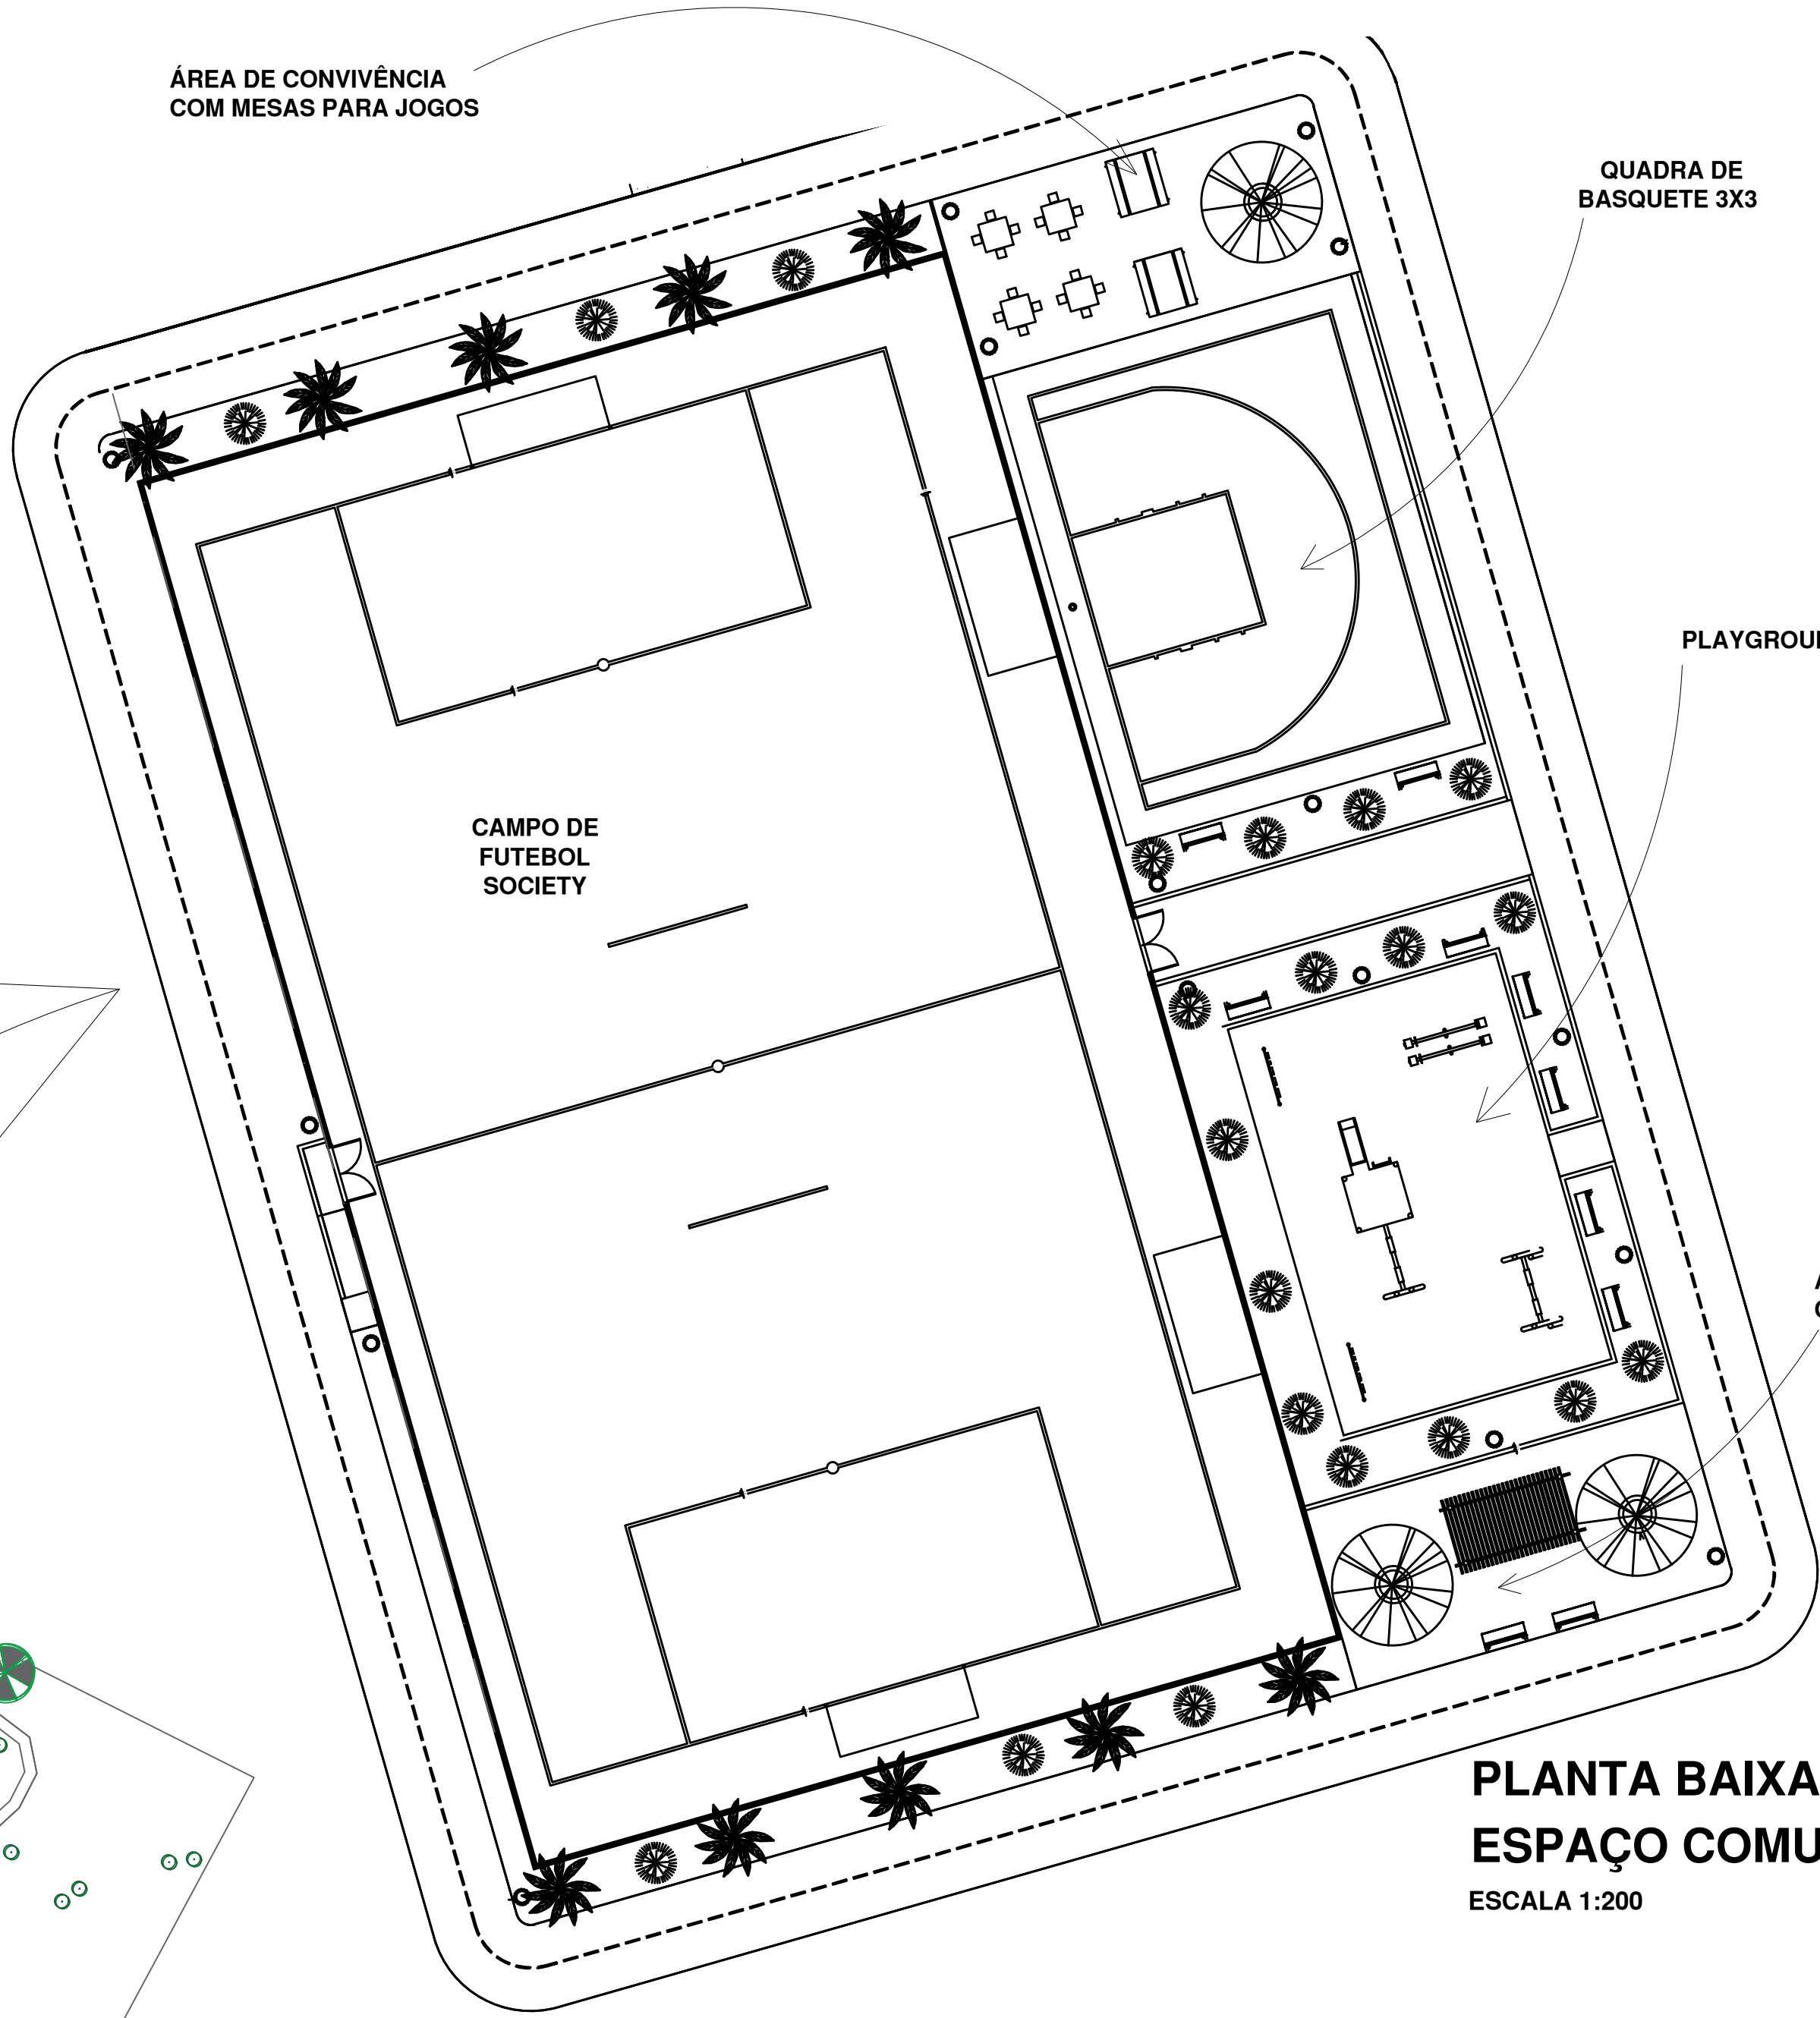

ÁREA DE CONVIVÊNCIA
COM MESAS PARA JOGOS

QUADRA DE
BASQUETE 3X3

PLAYGROUND

ÁREA DE CONVIVÊNCIA
COM BANCOS E PERGOLADO



PLANTA BAIXA - MODELO
ESPAÇO COMUNITÁRIO TIPO A
ESCALA 1:200



FOTOGRAFIA ILUSTRATIVA
SEM ESCALA

Nº da revisão	data	Autor	Descrição da revisão
Disciplina: Projeto de Arquitetura			
Título: Parque Jacques da Luz Secretaria Especial de Planejamento e Parcerias estratégicas-SEPPE - Prop. nº 1306/2024			
Endereço: Rua Barreiras, s/n - Vila Moreninha III, Parcelamento xxxxxxx, Bairro Moreninha Região:Bandeira, Coordenadas: -20.558910, -54.577135			Data: FEV 2025
Conteúdo: PLANTA DE SITUAÇÃO, PLANTA BAIXA, E TOPOGRAFIA			Desenho: LUIS
Proprietário: PREFEITURA MUNICIPAL DE CAMPO GRANDE-MS			Folha: 01 03
Responsável técnico pelo projeto: Arq. Marcelo Silva de Oliveira CAU/MS A16332-5 Corresponsável técnico pelo projeto: Arq. Luis Fernando Angerosa Stumpo CAU/MS A15835-6			Quadro de áreas: Não se aplica
PREFEITURA MUNICIPAL DE CAMPO GRANDE SECRETARIA MUNICIPAL DE INFRAESTRUTURA E SERVIÇOS PÚBLICOS SUPERINTENDÊNCIA DE PROJETOS / GERÊNCIA DE ESTUDOS E PROJETOS			

A1 SISEP - 841 x 594

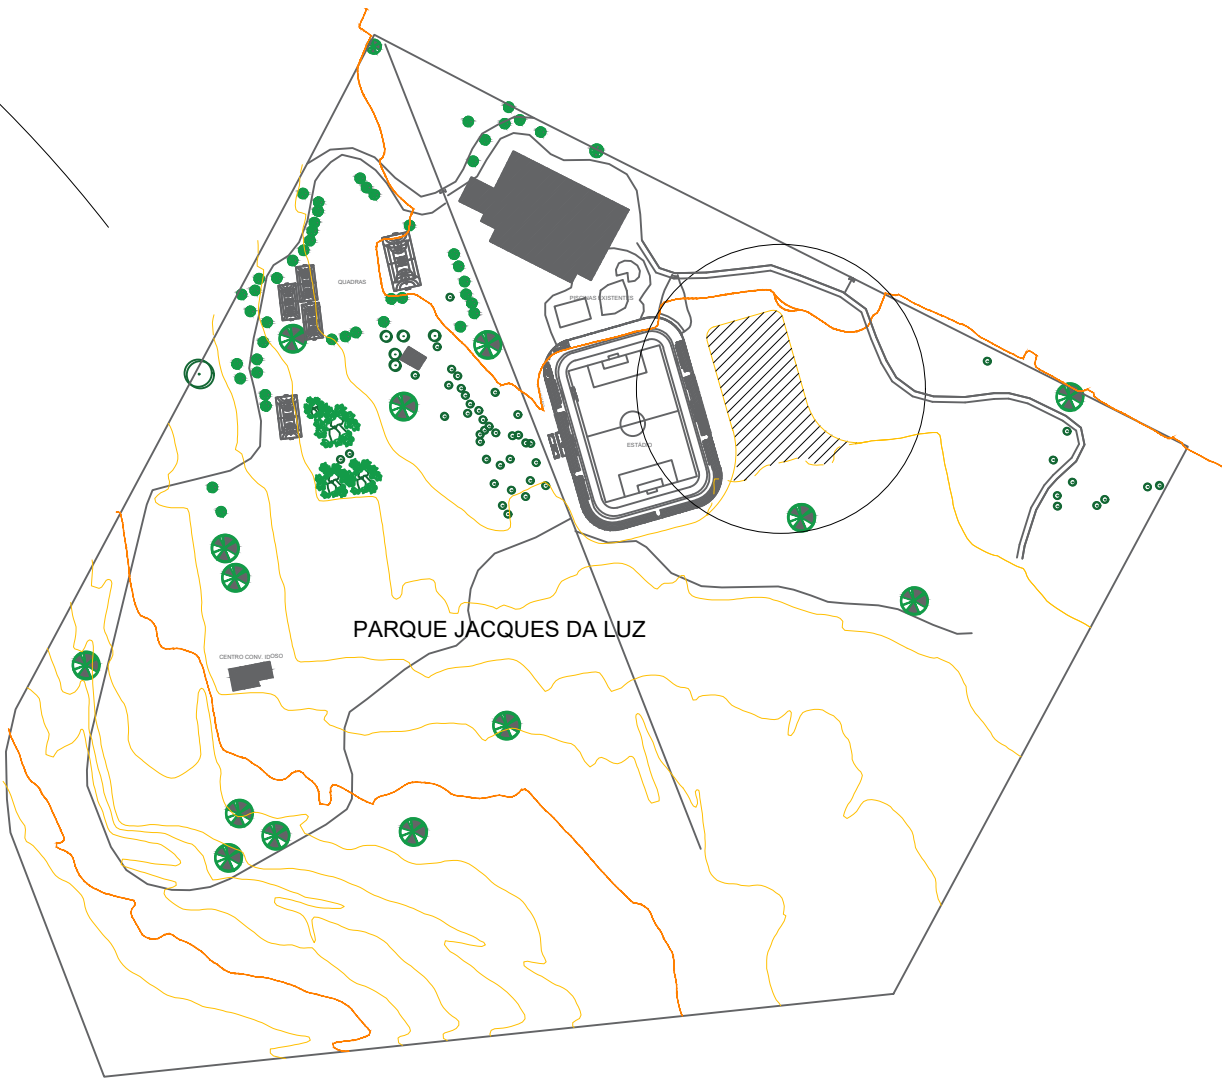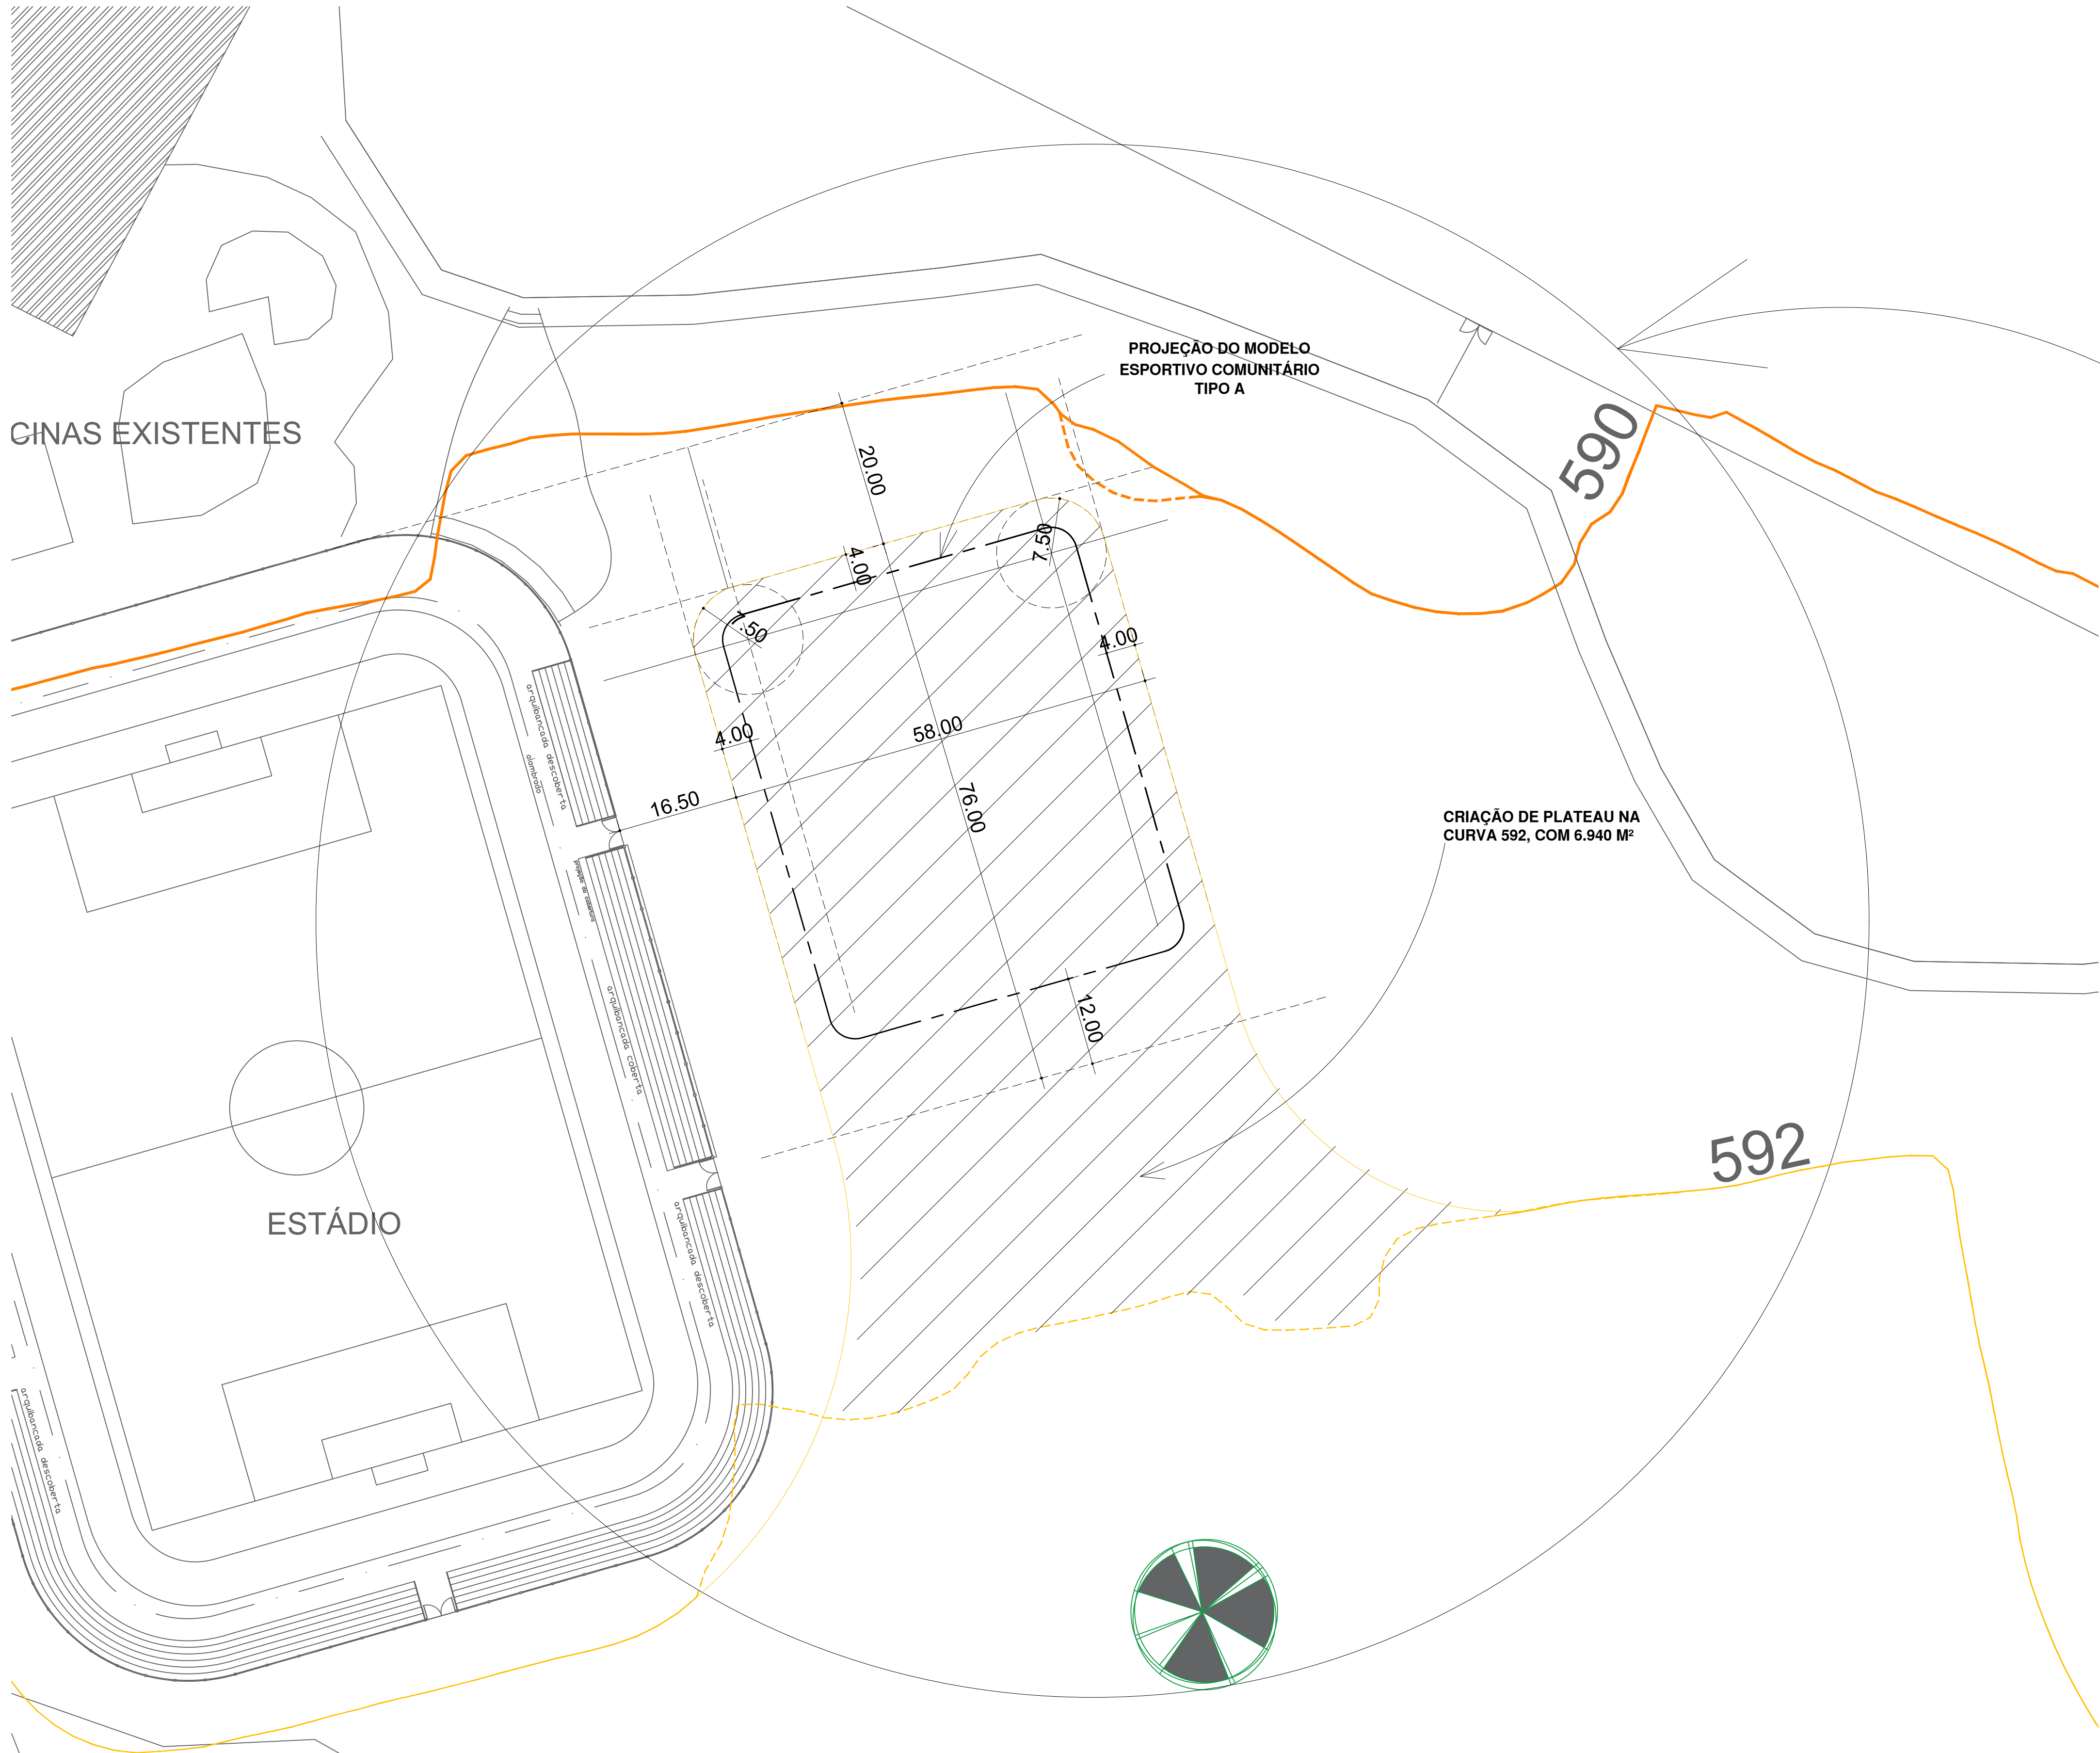

PLANTA DE SITUAÇÃO - ÍNDICE
SEM ESCALA

Nº da revisão	data	Autor	Descrição da revisão
Disciplina: Projeto de Arquitetura			
Título: Parque Jacques da Luz Secretaria Especial de Planejamento e Parcerias estratégicas-SEPPE - Prop. nº 1306/2024			
Endereço: Rua Barreiras, s/n - Vila Moreninha III, Parcelamento xxxxxx, Bairro Moreninha Região:Bandeira, Coordenadas: -20.558910, -54.577135			Data: FEV 2025
Conteúdo: PLANTA BAIXA E PLANTA DE SITUAÇÃO, E TOPOGRAFIA			Desenho: LUIS
Proprietário: PREFEITURA MUNICIPAL DE CAMPO GRANDE-MS			Folha: 02 03
Responsável técnico pelo projeto: Arq. Marcelo Silva de Oliveira CAU/MS A16332-5 Corresponsável técnico pelo projeto: Arq. Luis Fernando Angerosa Stumpo CAU/MS A15835-6			Quadro de áreas: Não se aplica
PREFEITURA MUNICIPAL DE CAMPO GRANDE SECRETARIA MUNICIPAL DE INFRAESTRUTURA E SERVIÇOS PÚBLICOS SUPERINTENDÊNCIA DE PROJETOS / GERÊNCIA DE ESTUDOS E PROJETOS			

A1 SISEP - 841 x 594

PLANTA BAIXA
CRIÇÃO DE PLATEAU
ESCALA 1:500



TABELA DE MATERIAL	
CABO 10mm	750m
ELETRODUTO PEAD	1 $\frac{1}{2}$ 132m
DISJUNTOR TRIFÁSICO	25A
CAIXA DE PASSAGEM 30 X 30	4 UNIDS

nº da revisão		data	Autur	Descrição da revisão	
Disciplina:					
Projeto de Arquitetura					
Título:					
Parque Jacques da Luz					
Secretaria Especial de Planejamento e Parcerias estratégicas-SEPPE - Prop. nº 1306/2024					
Endereço:		Data:			
Rua Barreiras, s/n - Vila Moreninha III, Parcelamento xxxxxxxx, Bairro Moreninha Região:Bandeira, Coordenadas: -20.558910, -54.577135		FEV			
		2025			
Conteúdo:		Desenho:			
PLANTA BAIXA ESQUEMA PARA INFRAESTRUTURA ELÉTRICA		LUIS			
Propriedade:		Folha:			
PREFEITURA MUNICIPAL DE CAMPO GRANDE-MS		COC 03.501.509/0001-06			
		03			03
Responsável técnico pelo projeto:		Quadro de áreas:			
Arq. Marcelo Silva de Oliveira CAU/MS A16332-5		Não se aplica			
Corresponsável técnico pelo projeto:					
Arq. Luis Fernando Angerosa Stumpo CAU/MS A15835-6					
PREFEITURA MUNICIPAL DE CAMPO GRANDE					
SECRETARIA MUNICIPAL DE INFRAESTRUTURA E SERVIÇOS PÚBLICOS					
SUPERINTENDÊNCIA DE PROJETOS / GERÊNCIA DE ESTUDOS E PROJETOS					



06.02. Projeto de Locação R2

Código do documento: VGN8-SUG9-7E3R-KG9Q



Autenticação Eletrônica

Valide em <https://compras.campogrande.ms.gov.br/flowbee-pub/#!/validar/VGN8-SUG9-7E3R-KG9Q>
Ou digite o código: VGN8-SUG9-7E3R-KG9Q
Assinado em conformidade à Medida Provisória nº 2.200-2/2001 e Lei 14.063/2020.

Assinaturas



Eletrônica

LUIS FERNANDO ANGEROSA STUMPO

CPF: 011*****76

Em: 24/11/2025 13:21
